


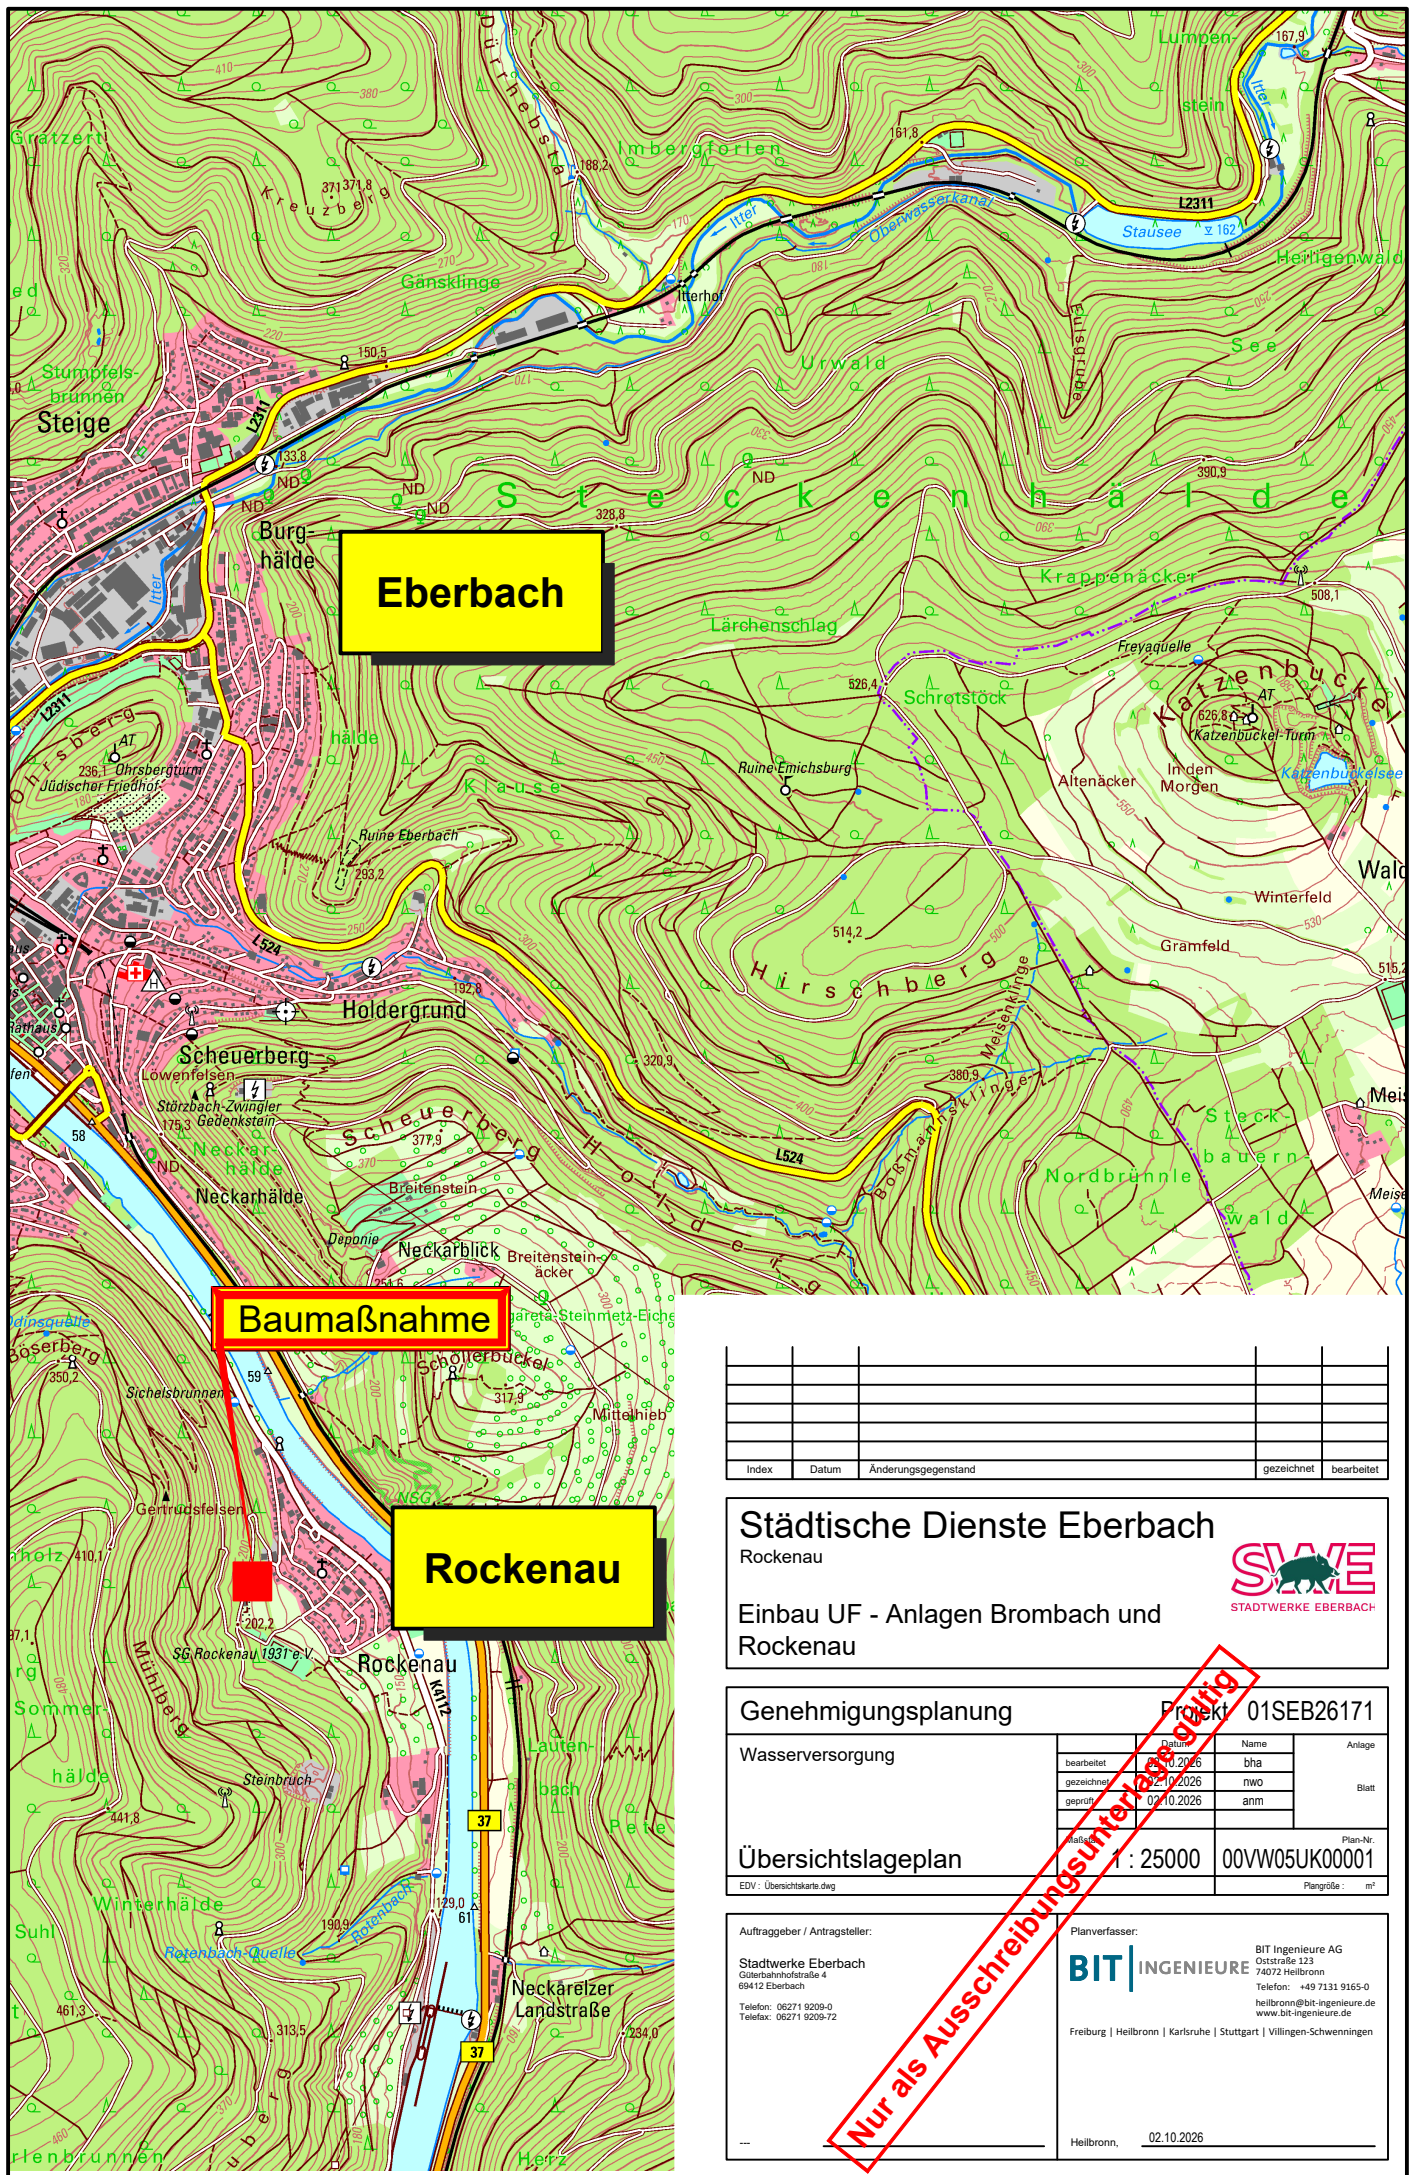

Index	Datum	Änderungsgegenstand		gezeichnet	bearbeitet

Städtische Dienste Eberbach

Rockenau



Einbau UF - Anlagen Brombach und Rockenau

Genehmigungsplanung

Projekt 01SEB26171

Wasserversorgung

bearbeitet	Datum	Name	Anlage
gezeichnet	02.10.2026	bha	
geprüft	02.10.2026	nwo	Blatt
		ann	

Übersichtslageplan

Maßstab: 1:25000

Plan-Nr. 00VW05UK00001

Auftraggeber / Antragsteller:

Stadtwerke Eberbach
Güterbahnhofstraße 4
69412 Eberbach
Telefon: 06271 9209-0
Telefax: 06271 9209-72

Planverfasser:

BIT INGENIEURE
BIT Ingenieure AG
Oststraße 123
74072 Heilbronn
Telefon: +49 7131 9165-0
heilbronn@bit-ingenieure.de
www.bit-ingenieure.de
Freiburg | Heilbronn | Karlsruhe | Stuttgart | Villingen-Schwenningen

Heilbronn, 02.10.2026

Nur als Ausschreibungsunterlagen gültig