


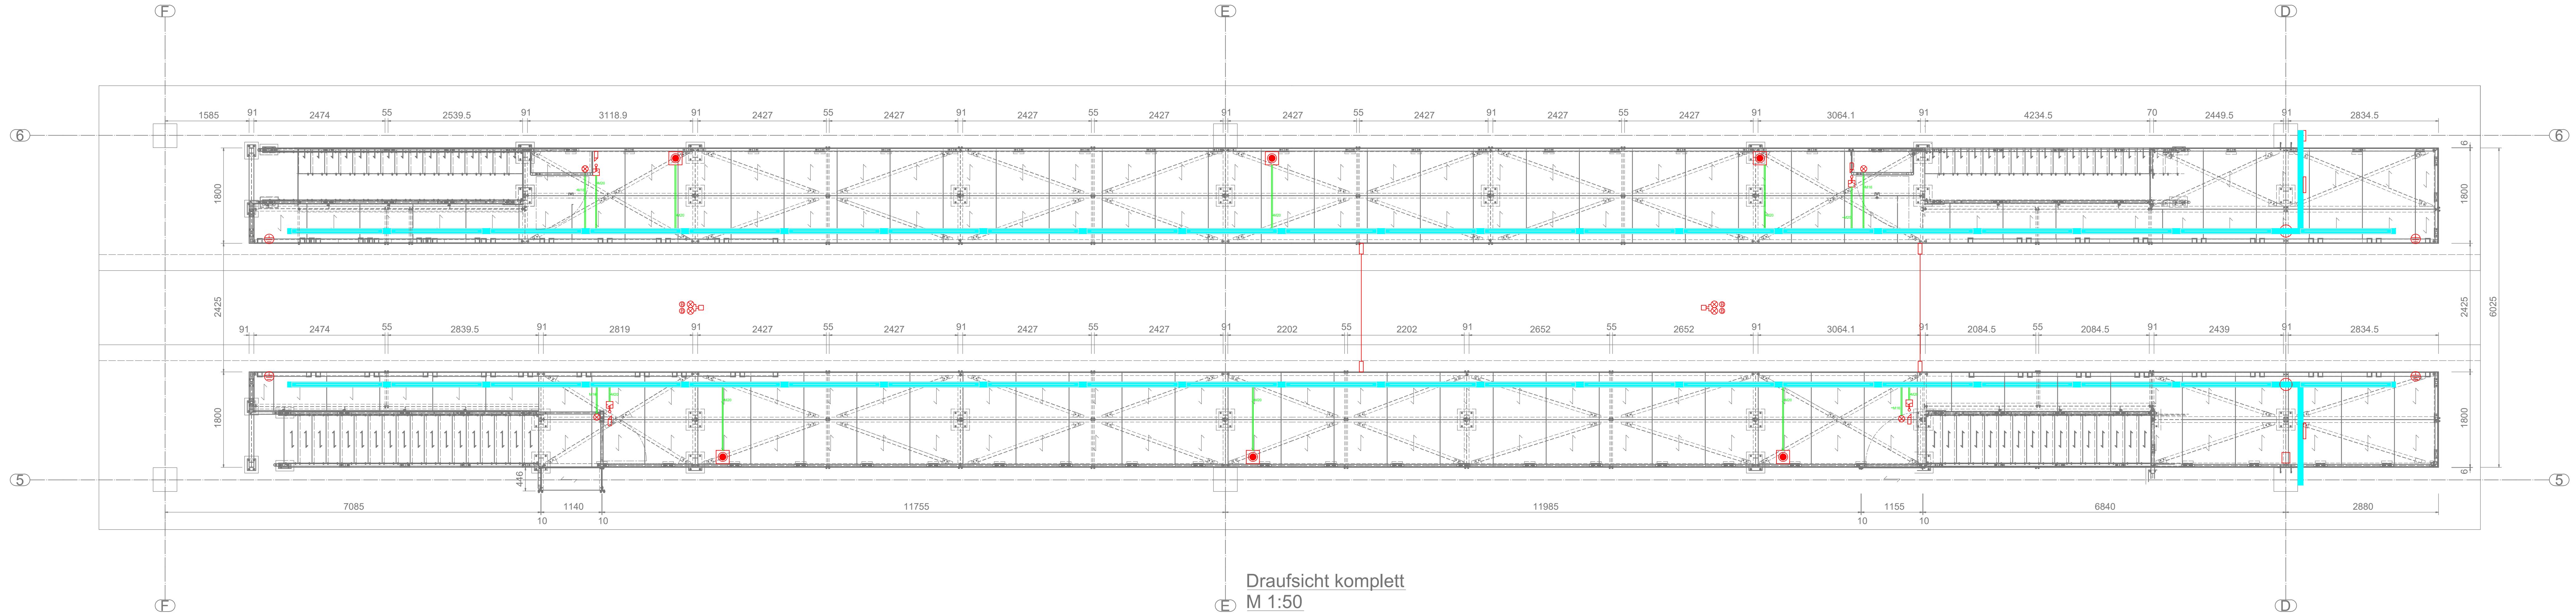

Legende

- 1 Kapazitiver Sensor (Typ: CBN5-F46-E3)
- 2 Lichtschanke Sender (Typ: PSEN op2S-1-1 Emitter)
- 3 Lichtschanke Empfänger (Typ: PSEN op2S-1-1 Receiver)
- 4 LED Signalleuchte 3-farbig (Typ: KS40 Design BMW+WMGY) + aufgesetzte Sirene
- 5 Türöffner (Typ: i110-M0454)
- 6 Meldekontakt Türöffner (Typ: RE13-SAC)
- 7 Not-Aus, Montagehöhe: 130cm (Typ: CBN5-F46-E3)
- 9 Meldeleuchte einfarbig rot (Typ: LED-EVS-BWM)
- 10 Verteillerrinne (Typ: RSV 50.100 F)
- Installationsrohr M20
- Installationsrohr M16

Nur zur Ausschreibung

Freiburger Verkehrs AG
Unternehmensbereich Elektrische Anlagen

Projekt:

SW-Strab Betriebshof West

Dachbegehungsstand Gleis 1

Plan:

Elektroinstallationsplan

Plannummer:

Maßstab:

1:50

Datum: 18.05.2026	bearbeitet: A.Mokros	gezeichnet: A.Mokros	geprüft: M.Burger
Freiburger Verkehrs AG Besançonallee 99 79111 Freiburg www.vag-freiburg.de		Erster Betriebsleiter: Freiburg i. Br., ...	Fachabteilung: Freiburg i. Br., ...
Koordinaten- / Höhensystem:		Kartengrundlage:	